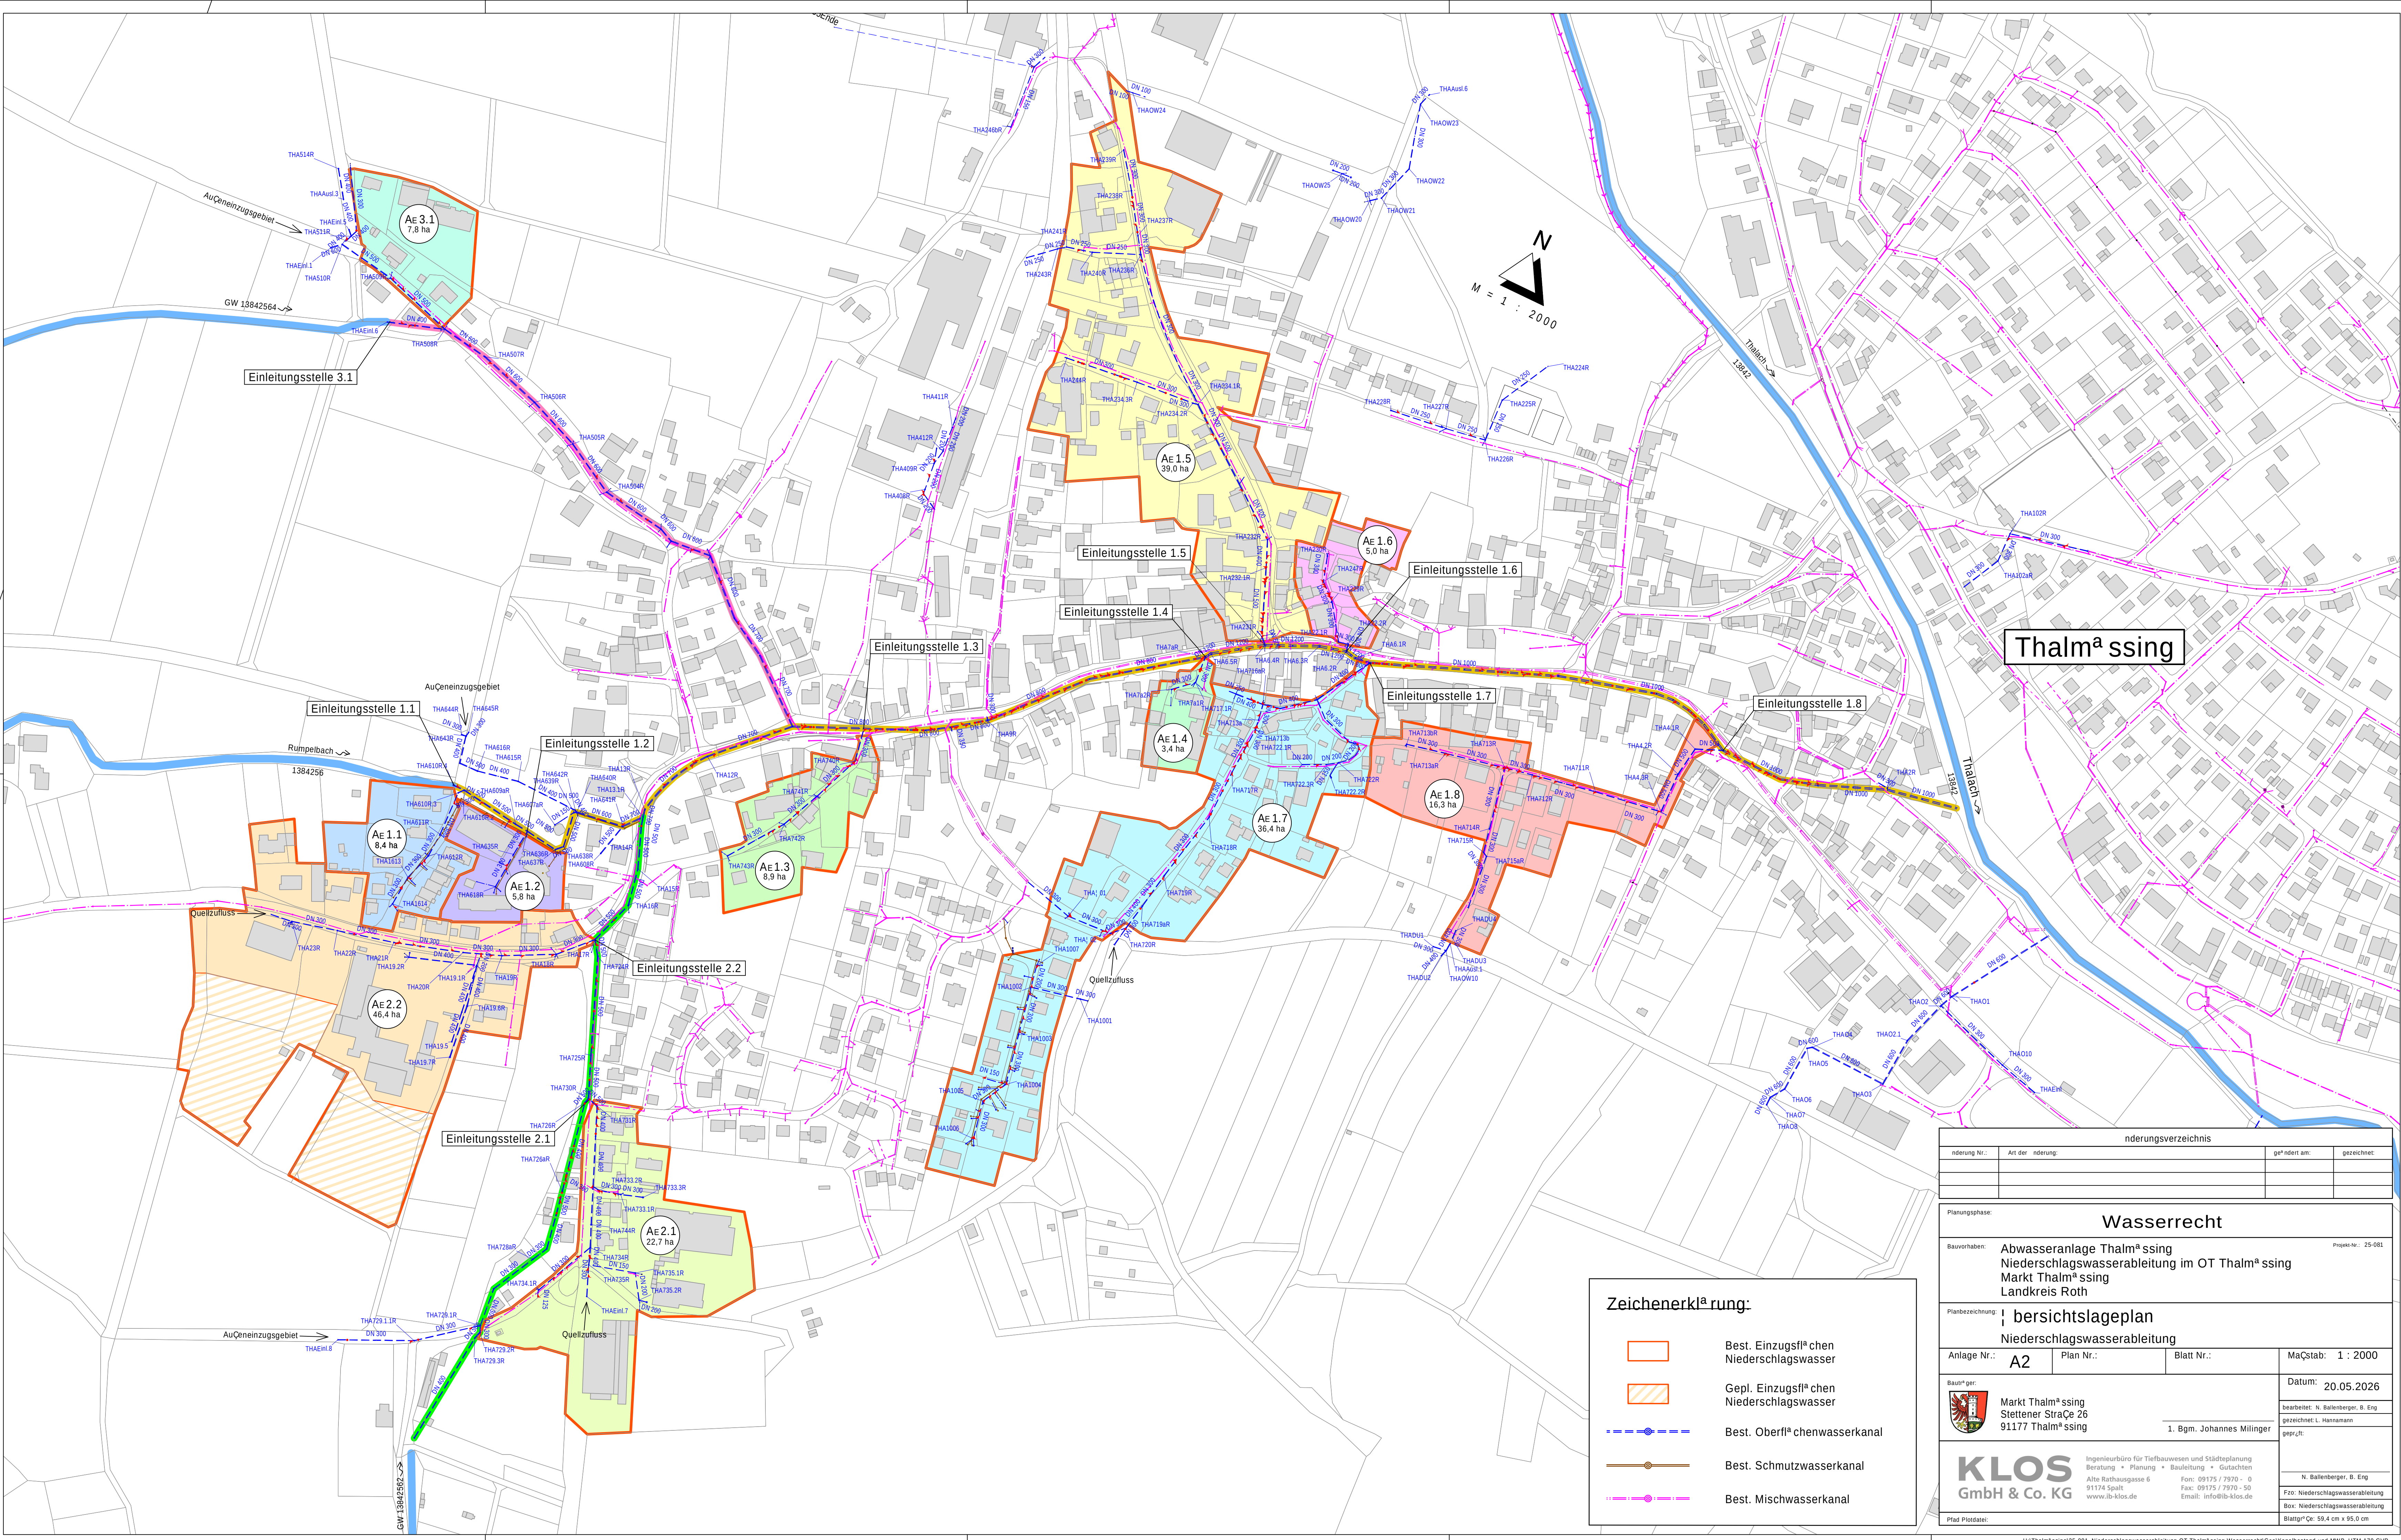


Zeichenerklärung:

- Best. Einzugsflä chen Niederschlagswasser
- Gepl. Einzugsflä chen Niederschlagswasser
- Best. Oberflä chenwasserkanal
- Best. Schmutzwasserkanal
- Best. Mischwasserkanal

| änderungsverzeichnis                                                                                                      |                  |                                   |                   |
|---------------------------------------------------------------------------------------------------------------------------|------------------|-----------------------------------|-------------------|
| nderung Nr.:                                                                                                              | Art der nderung: | geändert am:                      | gezeichnet:       |
|                                                                                                                           |                  |                                   |                   |
| Planungsphase:                                                                                                            |                  |                                   |                   |
| Wasserrecht                                                                                                               |                  |                                   |                   |
| Bauvorhaben:                                                                                                              |                  | Projekt-Nr.:                      |                   |
| Abwasseranlage Thalm a ssing<br>Niederschlagswasserableitung im OT Thalm a ssing<br>Markt Thalm a ssing<br>Landkreis Roth |                  | 25-081                            |                   |
| Planbezeichnung:                                                                                                          |                  |                                   |                   |
| bersichtslageplan<br>Niederschlagswasserableitung                                                                         |                  |                                   |                   |
| Anlage Nr.:                                                                                                               | Plan Nr.:        | Blatt Nr.:                        | Maßstab: 1 : 2000 |
| A2                                                                                                                        |                  |                                   |                   |
| Bauherr:                                                                                                                  |                  | Datum:                            |                   |
| Markt Thalm a ssing<br>Stettener Straße 26<br>91177 Thalm a ssing                                                         |                  | 20.05.2026                        |                   |
| bearbeitet: N. Ballenberger, B. Eng                                                                                       |                  | gezeichnet: L. Hannemann          |                   |
| geprüft:                                                                                                                  |                  |                                   |                   |
| N. Ballenberger, B. Eng                                                                                                   |                  | Fzo: Niederschlagswasserableitung |                   |
| Box: Niederschlagswasserableitung                                                                                         |                  | Blattgröße: 59,4 cm x 95,0 cm     |                   |
| Pflad Plodater:                                                                                                           |                  |                                   |                   |

**KLOS**  
GmbH & Co. KG

Ingenieurbüro für Tiefbauwesen und Städteplanung  
Beratung • Planung • Bauleitung • Gutachten  
Alte Rathausgasse 6  
91174 Spalt  
www.klos.de

Fon: 09175 / 7970 - 0  
Fax: 09175 / 7970 - 50  
Email: info@klos.de